
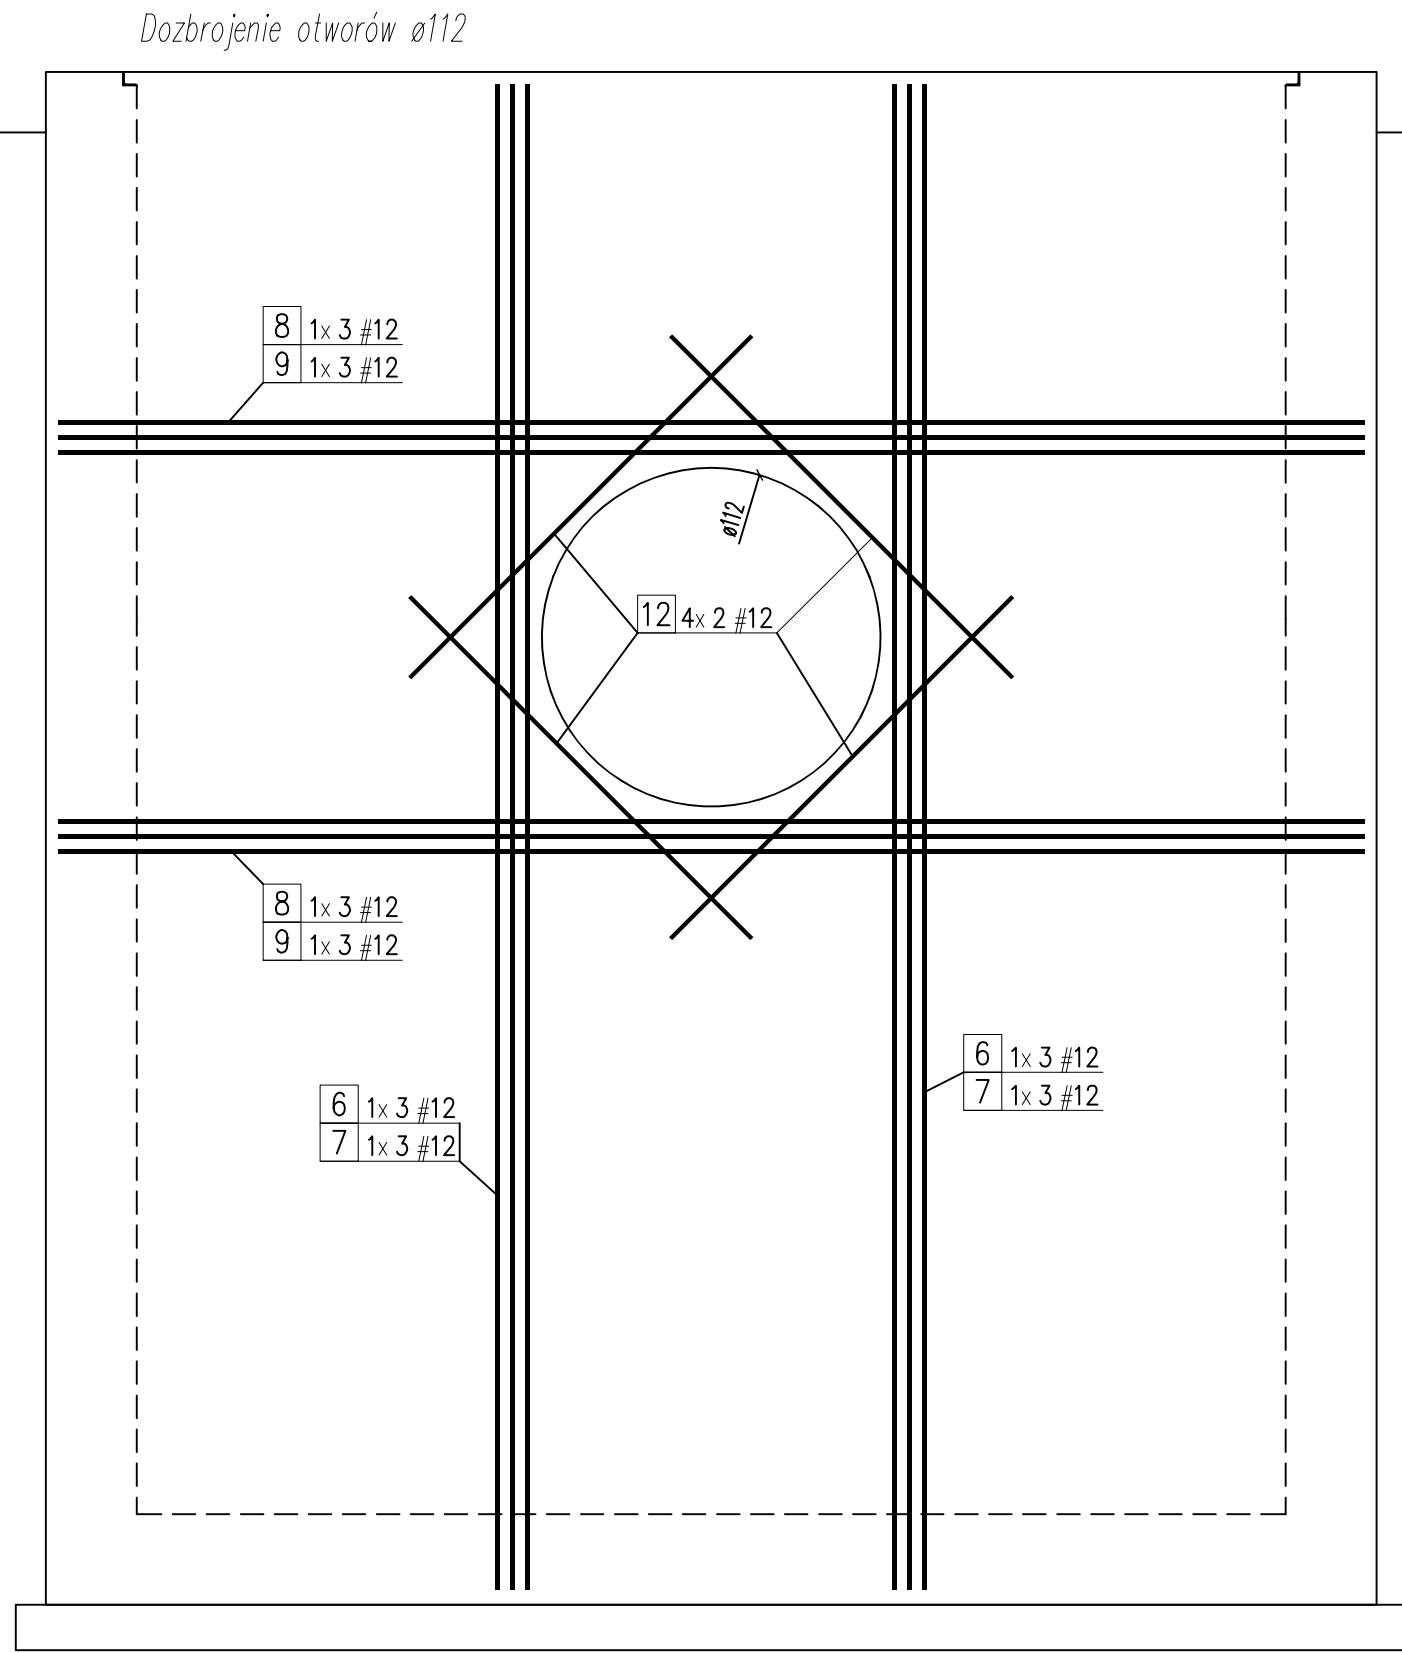
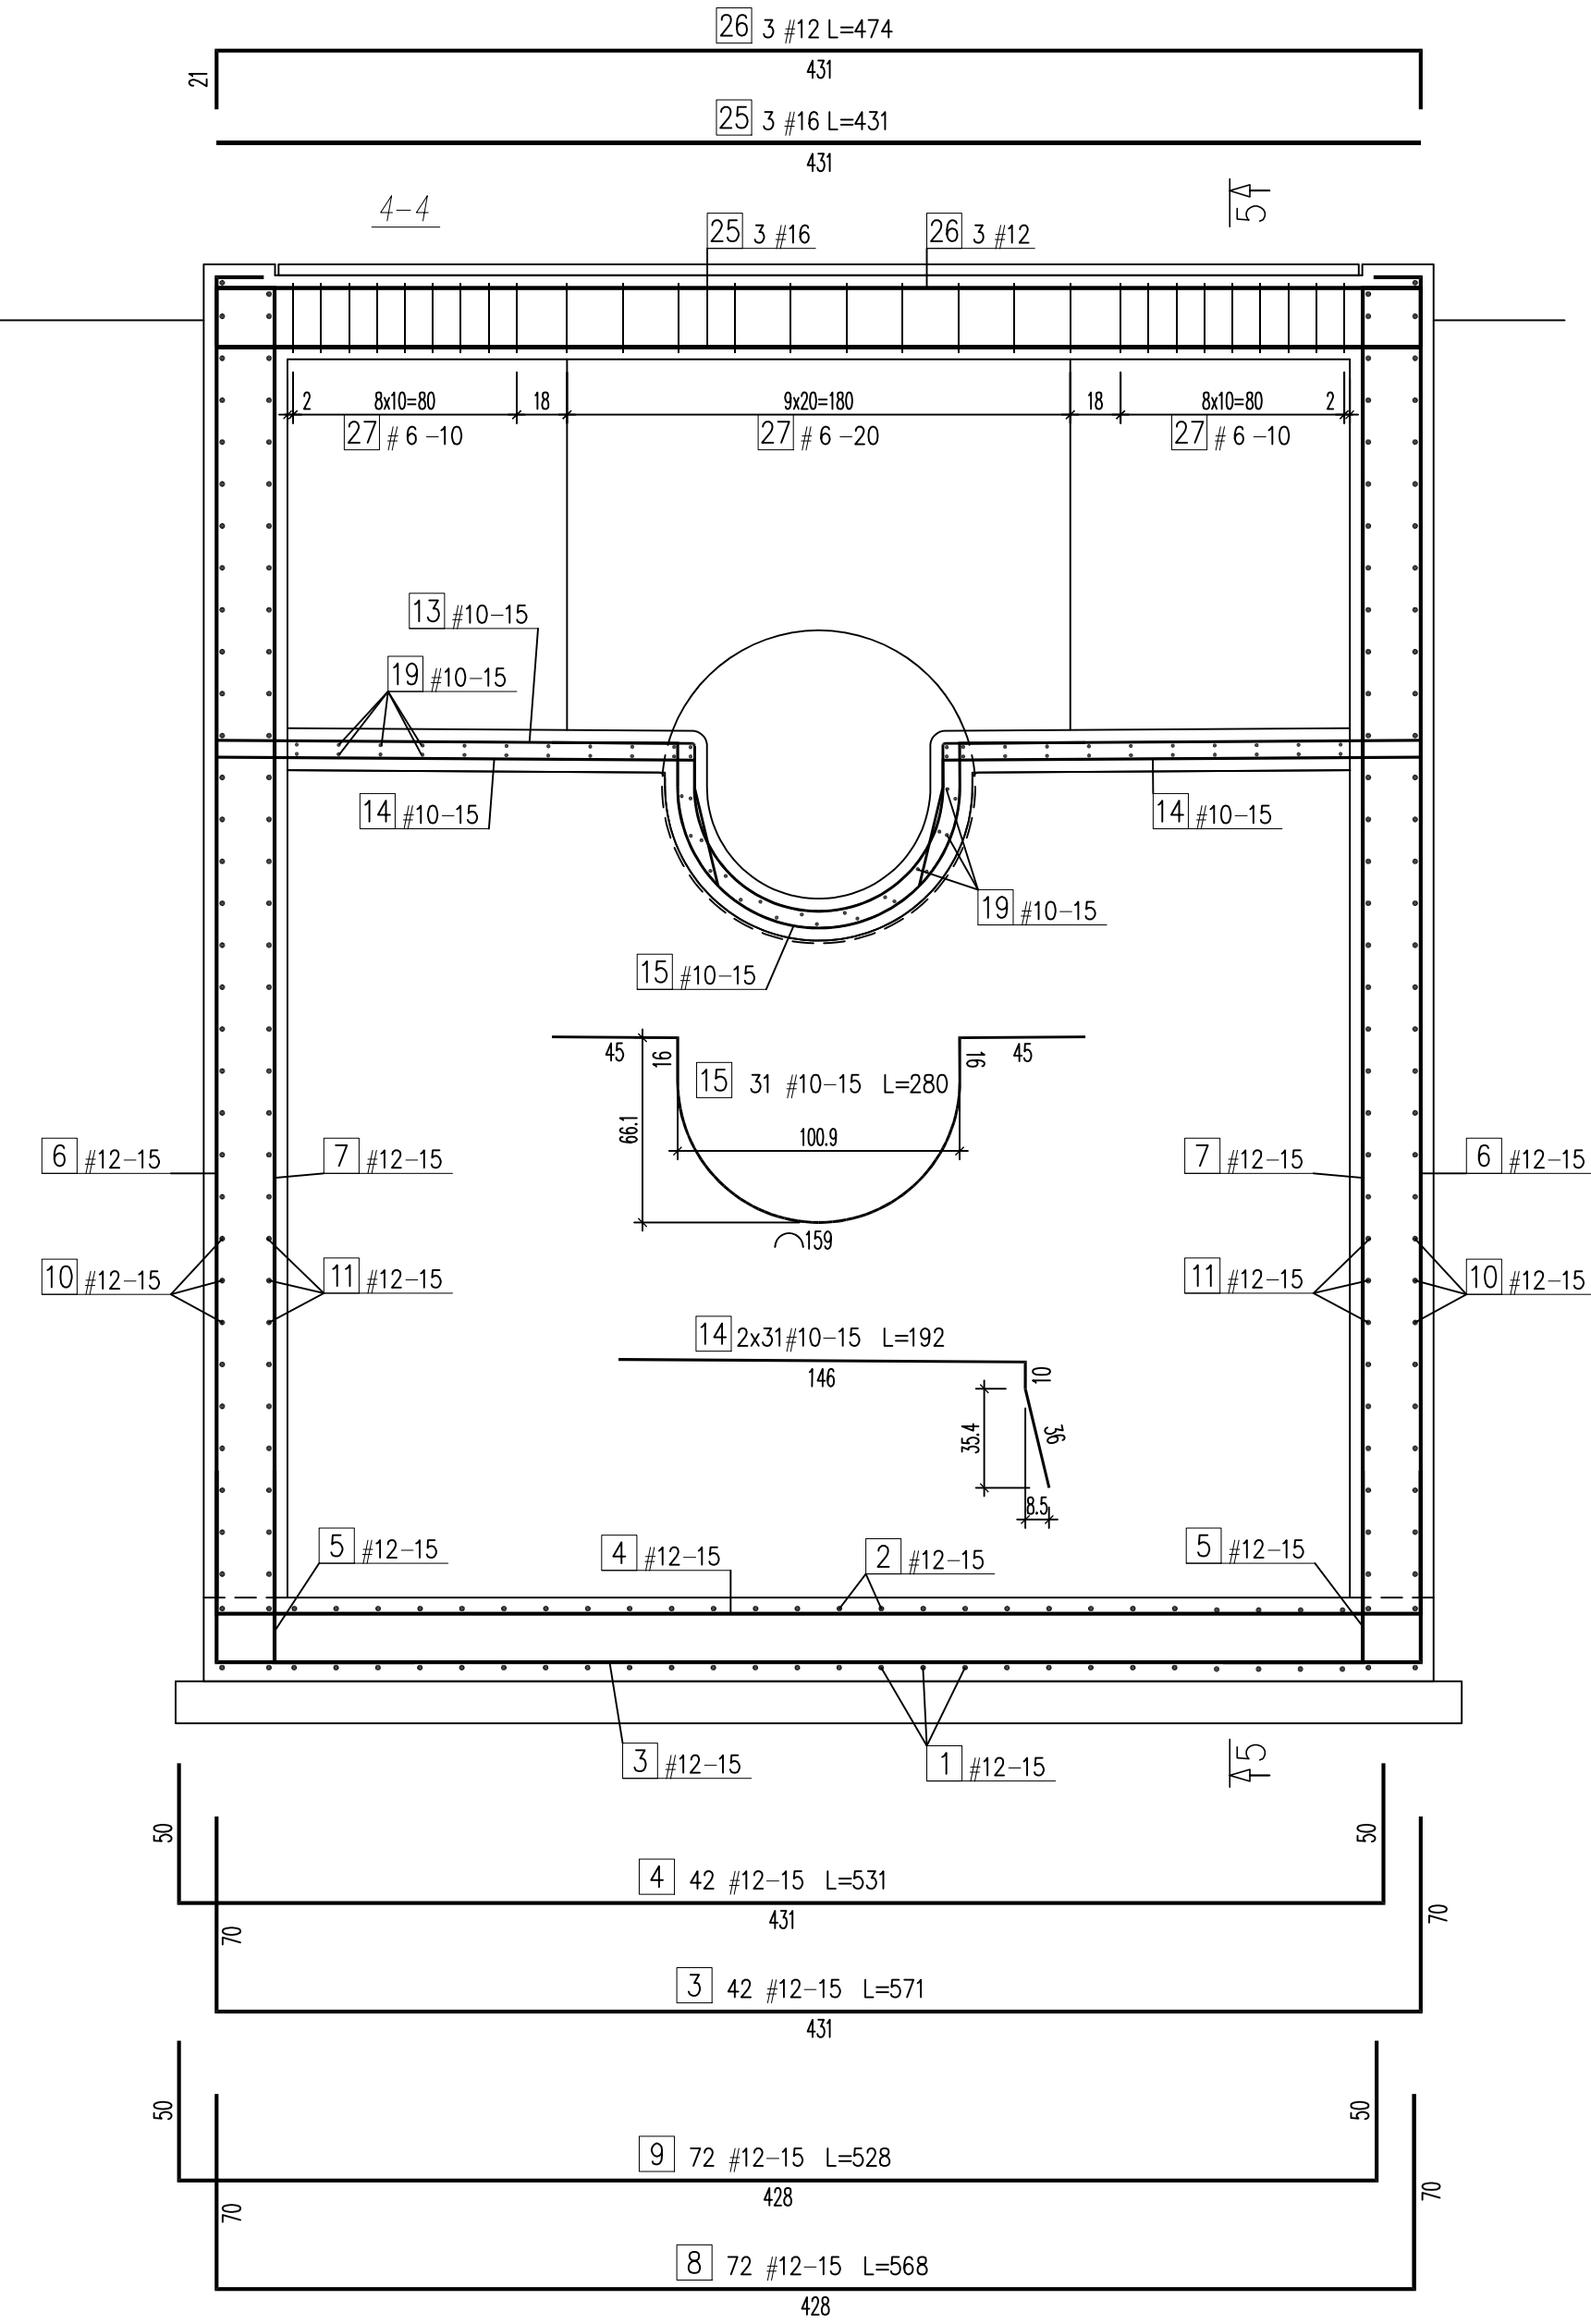


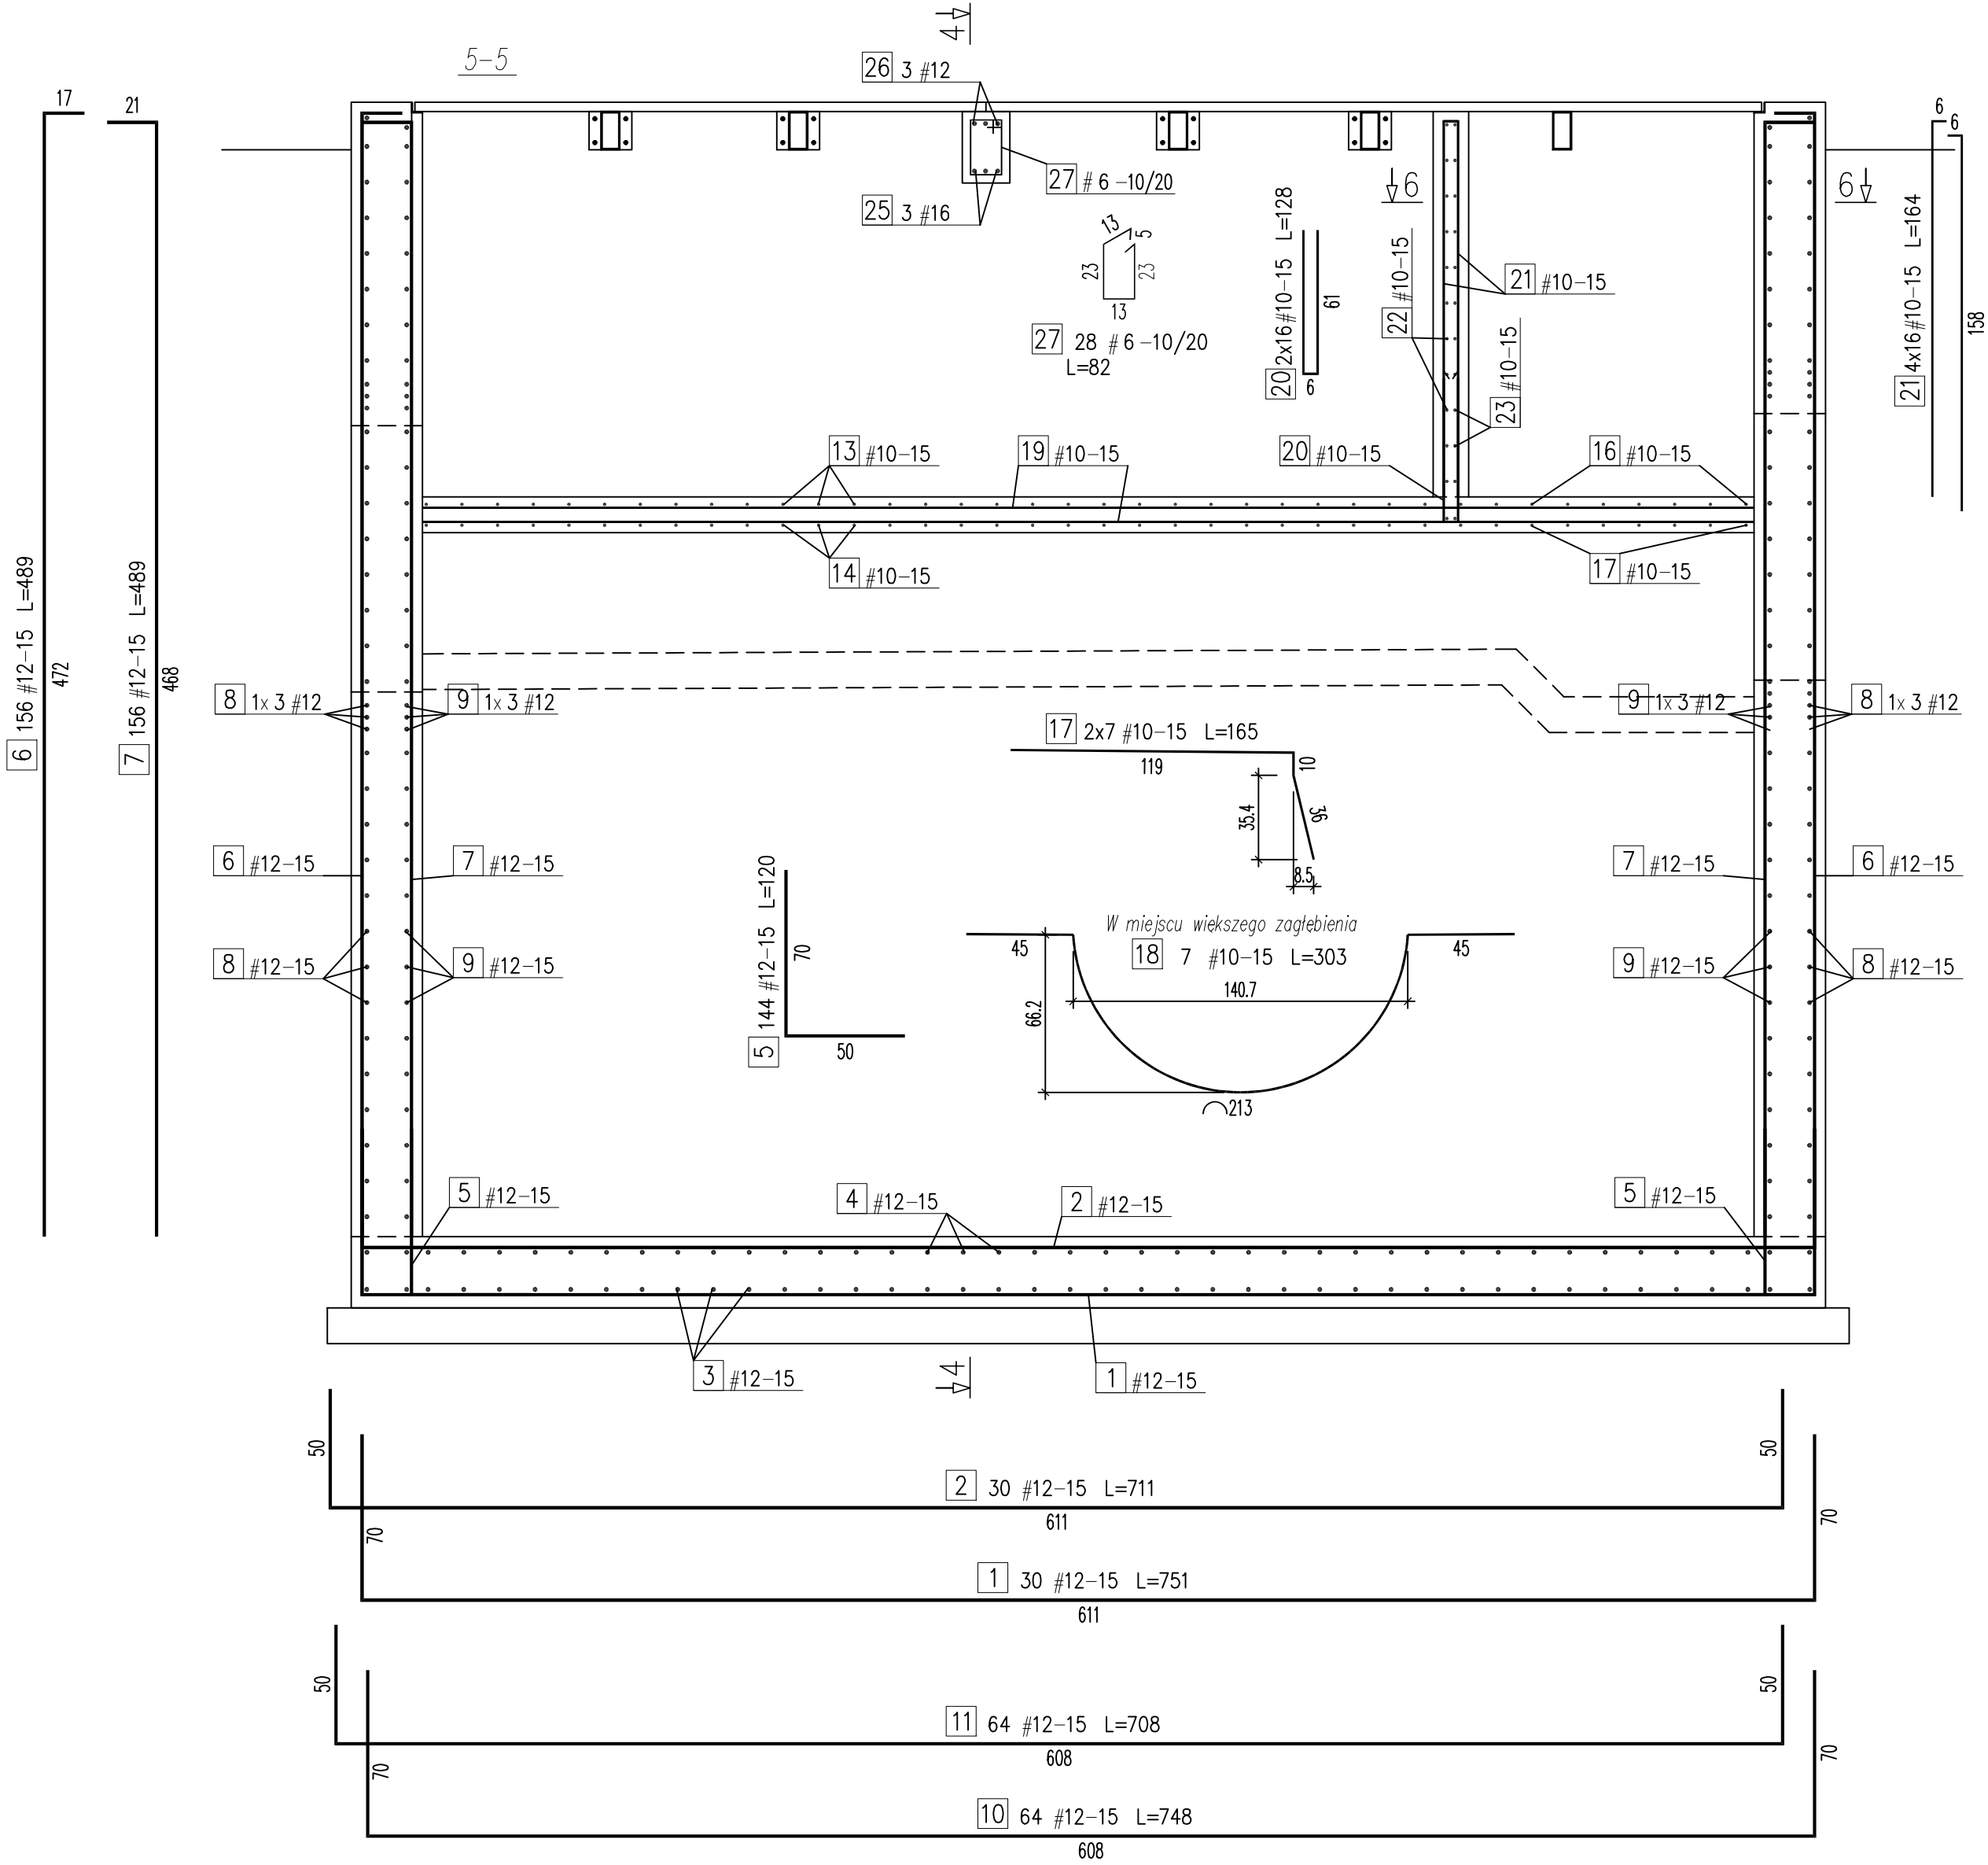

ZESTAWIENIE STALI

NR	A-I	A-IIIN	Ø	#	Długość m	Ilość szt.	A-IIIN			
							#6	#10	#12	#16
1			12	7,51	30	0,222	0,617		0,888	1,58
2			12	7,11	30				225,30	
3			12	5,71	42				213,30	
4			12	5,31	42				239,82	
5			12	1,20	144				223,02	
6			12	4,89	156				172,80	
7			12	4,89	156				762,84	
8			12	5,68	72				762,84	
9			12	5,28	72				408,96	
10			12	7,48	64				380,16	
11			12	7,08	64				478,72	
12			12	1,60	16				453,12	
13			10	4,60	16				25,60	
14			10	1,92	62			73,60		
15			10	2,80	31			119,04		
16			10	4,46	7			86,80		
17			10	1,65	14			31,22		
18			10	3,03	7			23,10		
19			10	maks 5,70	67			21,21		
20			10	1,28	32			381,9		
21			10	1,64	64			40,96		
22			10	2,25	22			104,96		
23			10	1,40	22			49,50		
24			16	1,74	22			30,80		
25			16	4,31	3			38,28		12,93
26			12	4,74	3				14,22	
27			6	0,82	28		22,96			
DŁUGOŚĆ [mb]							22,96	1001,37	4360,70	12,93
CIĘŻAR [kg]							5,1	617,8	3872,3	20,4
CIĘŻAR RAZEM [kg]							4515,6			

BETON C30/37, W8
STAL A-IIIN
Otulina: α=5.0cm – spód
α=4.0cm – pozostałe

UWAGI:
1. Wymiary prętów podano osiowo.
2. Rysunek rozpatrywać łącznie z rysunkiem nr K-1 i K-3.

AQUA - PROJECT® Zakład Inżynierii Wodno - Ściekowej w Bydgoszczy				
Inwestor: Zakład Wodociągów i Kanalizacji w Świeciu Sp. z o.o.		Data: 30.04.2016	Nr zlecenia: 766/2014	
Obiekt: TŁOCZNIA ŚCIEKÓW P-I	Faza: PB-W	Skala: 1:25	Branża: Konstr.	Nr rysunku: K-10
Temat: "Przebudowa przepompowni ścieków P-I w Świeciu" - Komora krat - rys. zbrojeniowy		Projektował: mgr inż. K. Świsłowski	nr upraw. UAN-K2-7210/99/98	
		Sprawdził: mgr inż. G. Dłużewska		
		nr upraw. RGPI-V-7342-22/97		