
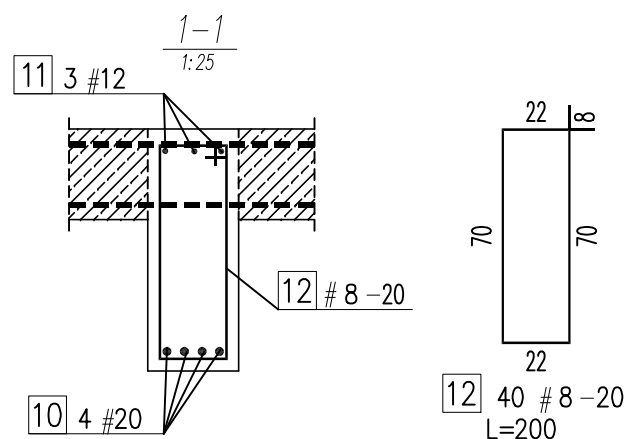


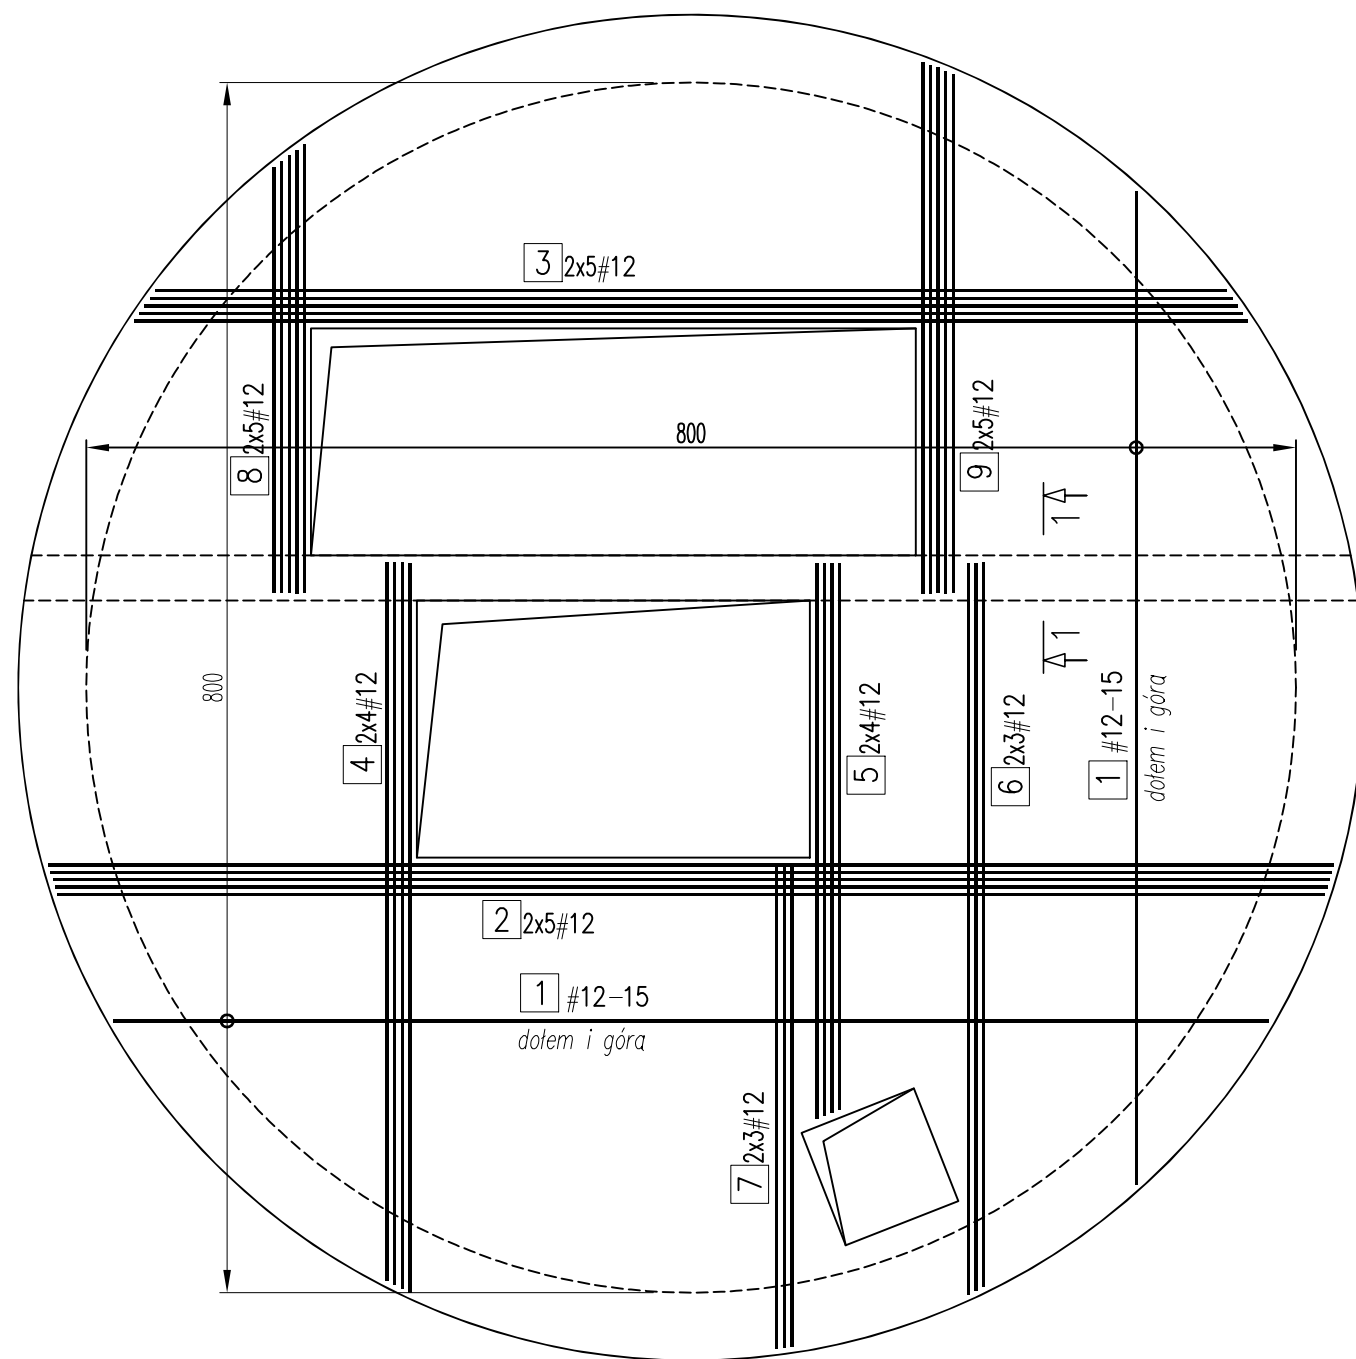

ZESTAWIENIE STALI

		Data: 11.2015		A-IIIIN		
NR	A-I	A-IIIIN	Długość	Ilość	#8	#12
	ø	#	m	szt.	0,395	0,888
1		12	1600,00	—		1600,00
2		12	maks 8,50	10		85,00
3		12	maks 7,36	10		73,60
4		12	maks 4,82	8		38,56
5		12	maks 3,67	8		29,36
6		12	maks 4,83	6		28,98
7		12	maks 3,20	6		19,20
8		12	maks 2,96	10		29,60
9		12	maks 3,51	10		35,10
10		20	8,83	4		35,32
11		12	8,83	3		26,49
12		8	2,00	40	80,00	
DŁUGOŚĆ [mb]					80,00	1965,89
CIEŻAR [kg]					31,6	1745,7
CIEŻAR RAZEM [kg]					1864,5	

BETON C30/37, W8
STAL A-IIIIN
Otulina: a=4.0cm

UWAGI:

- Geometrię wg dokumentacji podstawowej zweryfikować na etapie robót wykonawczych.
- Otworowanie i wyposażenie wg rysunków technologicznych.
- Długości prętów dopasować do szalunku.

PRZEBUDOWA PRZEPOMPOWNI ŚCIEKÓW P-1 - POKRYWA KOMORY TŁOCZNI ŚCIEKÓW

AQUA - PROJECT® Zakład Inżynierii Wodno - Ściekowej w Bydgoszczy					
Inwestor: Zakład Wodociągów i Kanalizacji w Świeciu Sp. z o.o.			Data: 30.04.2016		Nr zlecenia: 766/2014
Obiekt: TŁOCZNIA ŚCIEKÓW P-1		Faza: PB-W	Skala: 1:50	Branża: Konstr.	Nr rysunku: K-5
Temat: "Przebudowa przepompowni ścieków P-1 w Świeciu" - rys. zbrojeniowy		Projektował:	mgr inż. K. Świstowski		
			nr upraw.: UAN-KZ-7210/99/88		
		Sprawdził:	mgr inż. G. Dłużewska		
			nr upraw.: RGPI-V-7342-22/97		