
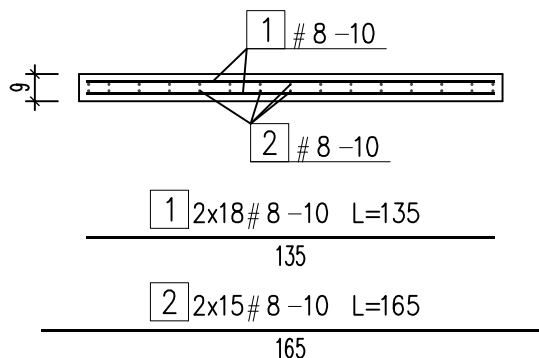


P1 – płyta prefabrykowana 140x170x9, szt. 3

1:25

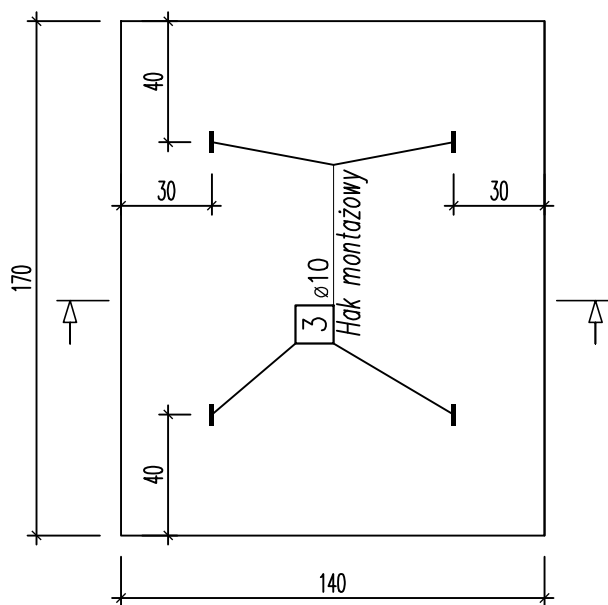

UWAGI:


1. Wymiary prętów podano osiowo.

V= 0,214 m³
G= 540 kg

ZESTAWIENIE STALI

Data: 06.2016					A-I	A-IIIIN
NR	A-I ø	A-IIIIN #	Długość m	Ilość szt.	ø10 0,617	#8 0,395
1		8	1,35	36		48,60
2		8	1,65	30		49,50
3	10		1,20	4	4,80	
DŁUGOŚĆ [mb]					4,80	98,10
CIEŻAR [kg]					3,0	38,7
CIEŻAR RAZEM [kg]					41,7	

BETON C30/37, W8
STAL A-IIIIN, A-I (St3SY)
Otulina: a=2.5cm

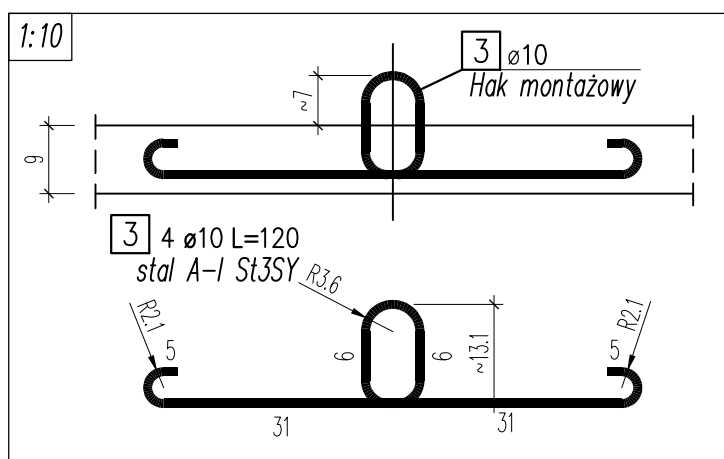

PRZEBUDOWA

PRZEPOMPOWNI ŚCIEKÓW P-1

- POKRYWA KOMORY TŁOCZNI ŚCIEKÓW

ZBROJENIE PŁYTY PREFABRYKOWANEJ P1

AQUA - PROJECT®

Zakład Inżynierii Wodno - Ściekowej w Bydgoszczy

Inwestor: Zakład Wodociągów i Kanalizacji w Świeciu Sp. z o.o.			Data: 30.04.2016		Nr zlecenia: 766/2014
Obiekt: TŁOCZNIA ŚCIEKÓW P-1		Faza: PB-W	Skala: 1:50	Branża: Konstr.	Nr rysunku: K-6
Temat: "Przebudowa przepompowni ścieków P-1 w Świeciu" - rys. zbrojeniowy		Projektował:	mgr inż. K. Świsłowski		
			nr upraw.: UAN-KZ-7210/99/88		
		Sprawdził:	mgr inż. G. Dłużewska		
			nr upraw.: RGPI-V-7342-22/97		