


P2 – płyta prefabrykowana 140x190x9, szt. 3


1:25

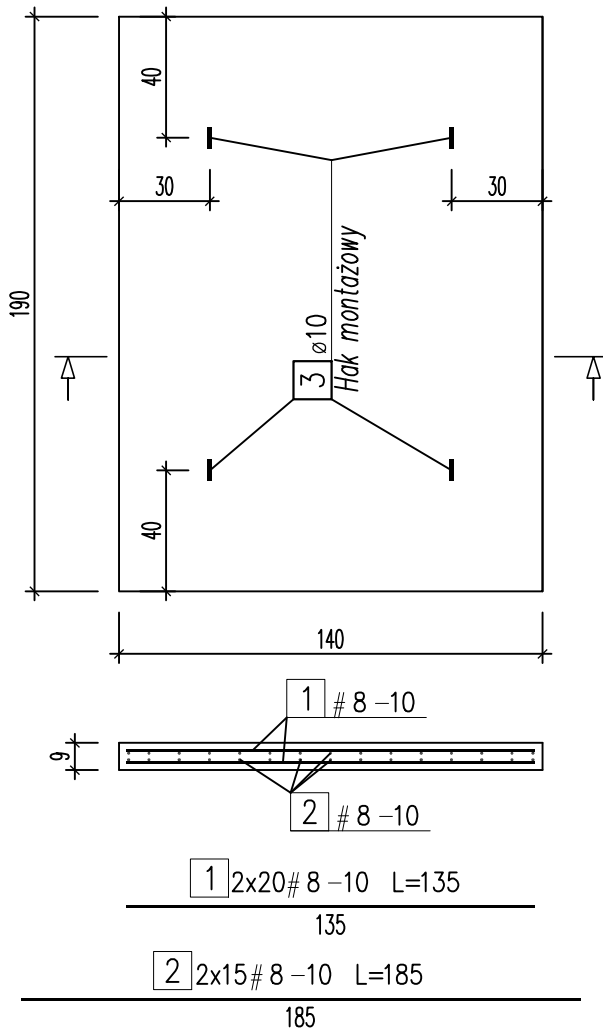

ZESTAWIENIE STALI

Data: 06.2016					A-I	A-IIIIN
NR	A-I ø	A-IIIIN #	Długość m	Ilość szt.	ø10	#8
1		8	1,35	40		54,00
2		8	1,85	30		55,50
3	10		1,20	4	4,80	
DŁUGOŚĆ [mb]					4,80	109,50
CIEŻAR [kg]					3,0	43,3
CIEŻAR RAZEM [kg]					46,3	

BETON C30/37, W8
STAL A-IIIIN, A-I (St3SY)
Otulina: a=2.5cm

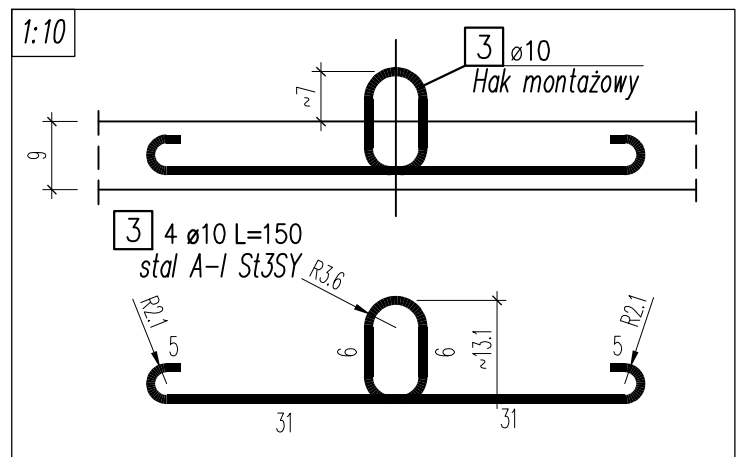

UWAGI:

1. Wymiary prętów podano osiowo.

V= 0,239 m³

G= 600 kg

PRZEBUDOWA

PRZEPOMPOWNI ŚCIEKÓW P-1

- POKRYWA KOMORY TŁOCZNI ŚCIEKÓW

ZBROJENIE PŁYTY PREFABRYKOWANEJ P2

AQUA - PROJECT®

Zakład Inżynierii Wodno - Ściekowej w Bydgoszczy

Inwestor: Zakład Wodociągów i Kanalizacji w Świeciu Sp. z o.o.			Data: 30.04.2016		Nr zlecenia: 766/2014	
Obiekt: TŁOCZNIA ŚCIEKÓW P-1			Faza: PB-W	Skala: 1:50	Branża: Konstr.	Nr rysunku: K-7
Temat: "Przebudowa przepompowni ścieków P-1 w Świeciu" - rys. zbrojeniowy			Projektował:	mgr inż. K. Świsłowski		
				nr upraw.: UAN-KZ-7210/99/88		
			Sprawdził:	mgr inż. G. Dłużewska		
				nr upraw.: RGPI-V-7342-22/97		