


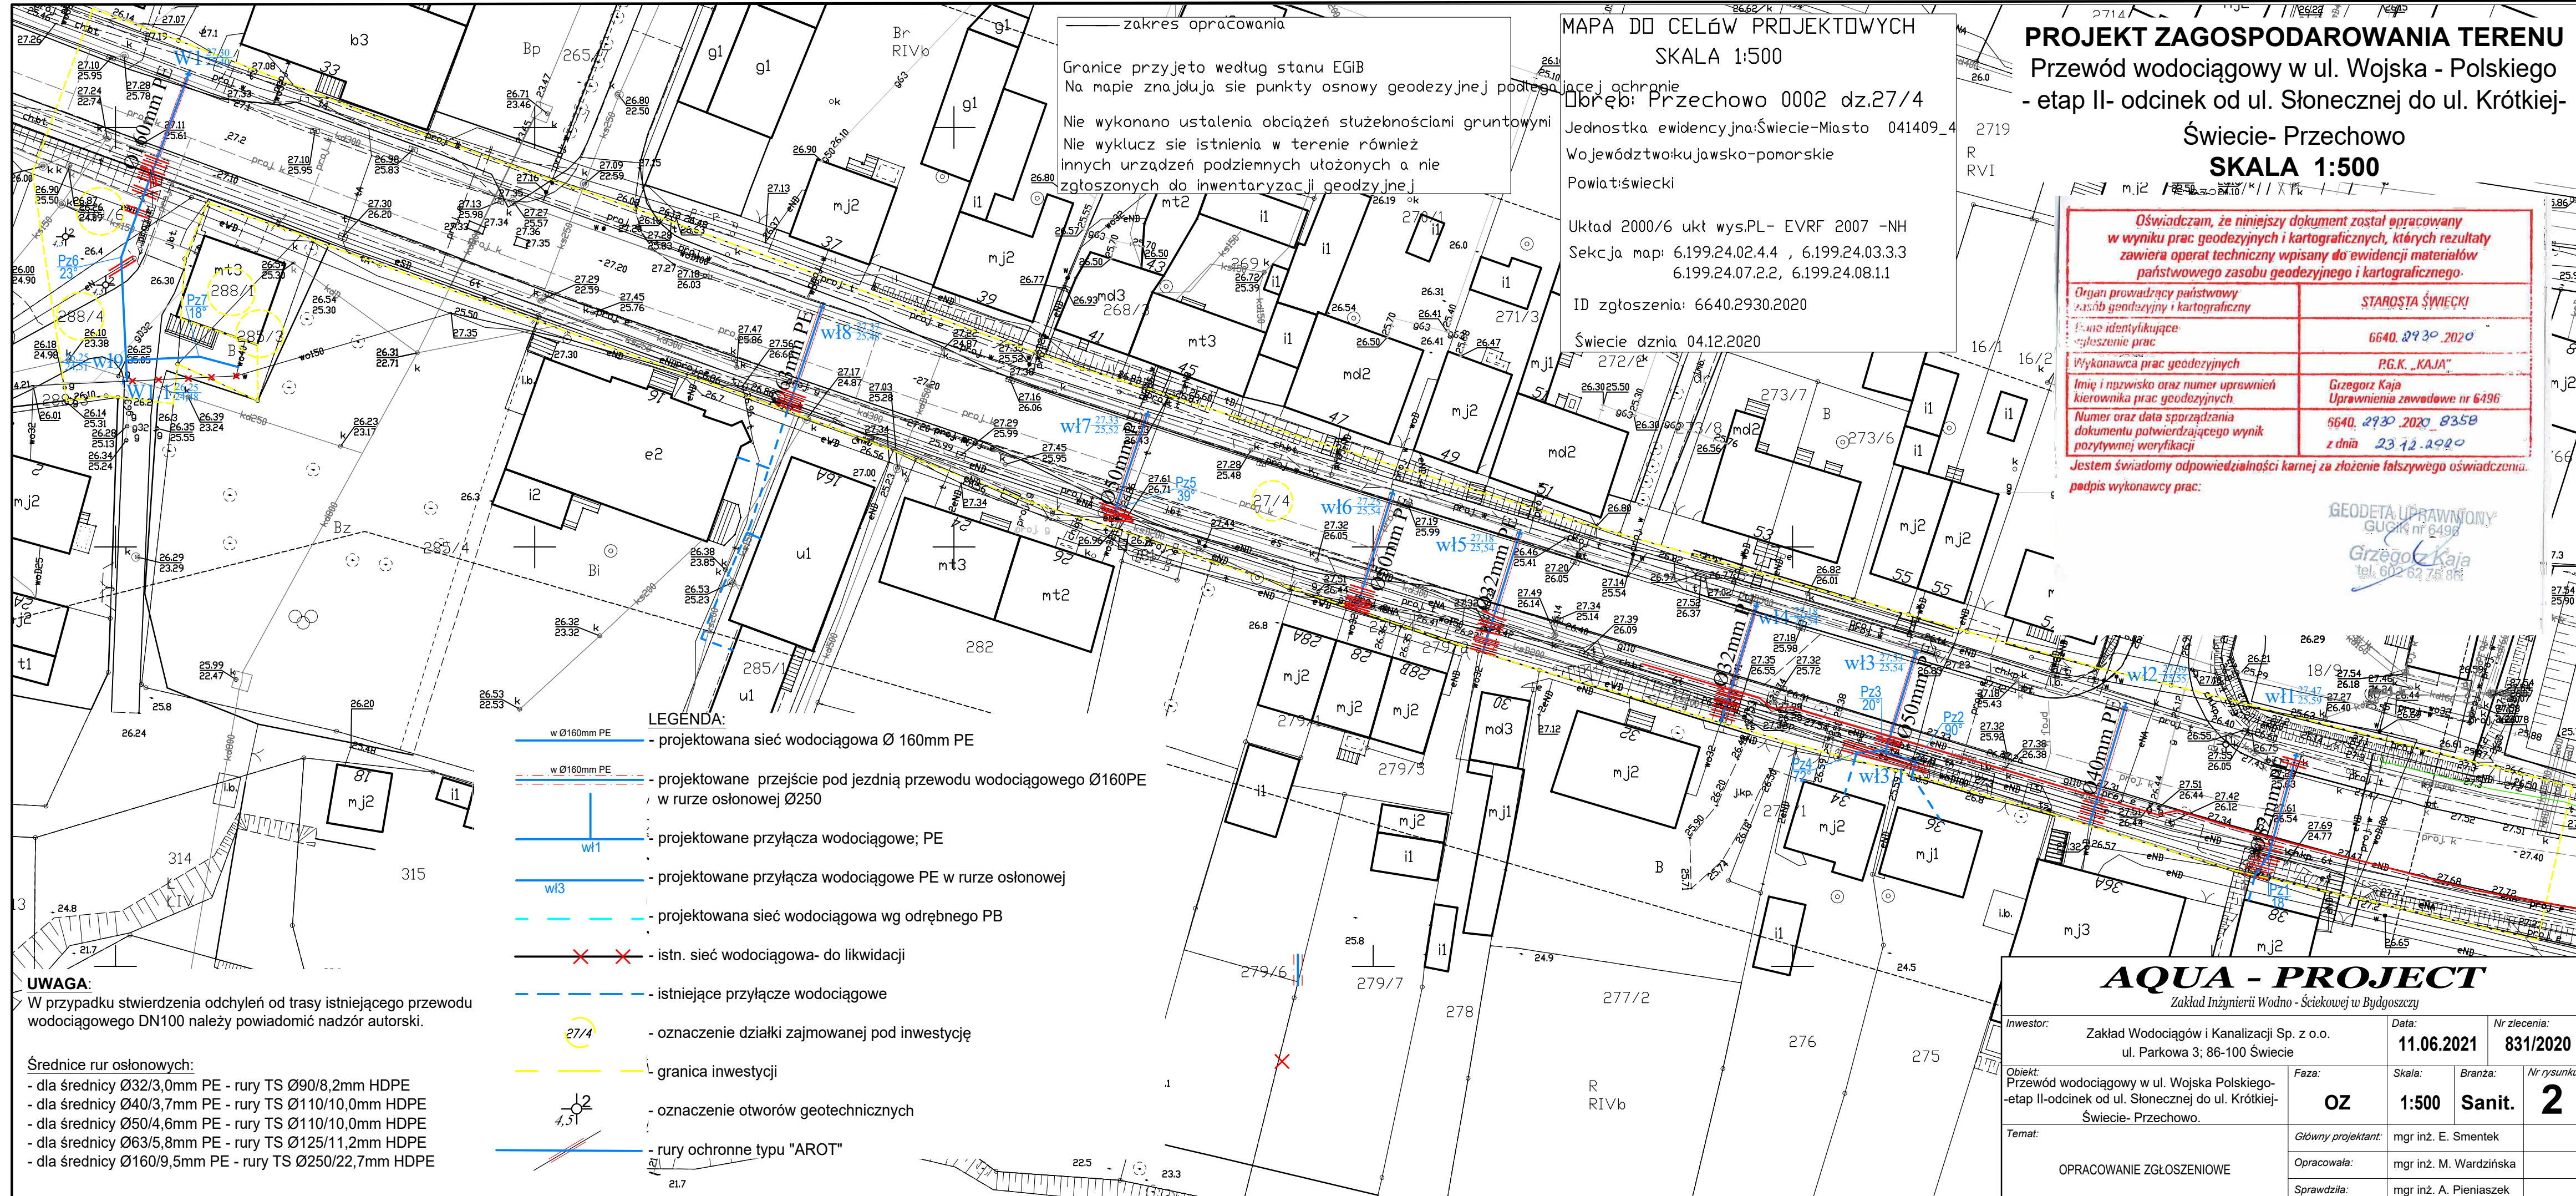

zakres opracowania

Granice przyjęto według stanu EGiB
Na mapie znajdują się punkty osnowy geodezyjnej podlegające ochronie

Nie wykonano ustalenia obciążeń służebnościami gruntowymi
Nie wyklucz się istnienia w terenie również innych urządzeń podziemnych ułożonych a nie zgłoszonych do inwentaryzacji geodezyjnej

MAPA DO CELÓW PROJEKTOWYCH
SKALA 1:500

Ubręb: Przechowo 0002 dz.27/4
Jednostka ewidencyjna: Świecie-Miasto 041409_4
Województwo: kujawsko-pomorskie
Powiat: świecki

Układ 2000/6 ukt. wys.PL- EVRF 2007 -NH
Seksja map: 6.199.24.02.4.4 , 6.199.24.03.3.3
6.199.24.07.2.2, 6.199.24.08.1.1

ID zgłoszenia: 6640.2930.2020

Świecie dnia 04.12.2020

PROJEKT ZAGOSPODAROWANIA TERENU

Przewód wodociągowy w ul. Wojska - Polskiego

- etap II- odcinek od ul. Słonecznej do ul. Krótkiej-

Świecie- Przechowo

SKALA 1:500

Oświadczam, że niniejszy dokument został opracowany w wyniku prac geodezyjnych i kartograficznych, których rezultaty zawiera operat techniczny wpisany do ewidencji materiałów państwowego zasobu geodezyjnego i kartograficznego.

Organ prowadzący państwowy zasób geodezyjny i kartograficzny	STAROSTA ŚWIECKI
Pismo identyfikujące: zgłoszenie prac	6640.2930.2020
Wykonawca prac geodezyjnych	P.G.K. „KAJA”
Imię i nazwisko oraz numer uprawnień kierownika prac geodezyjnych	Grzegorz Kaja Uprawnienia zawodowe nr 6496
Numer oraz data sporządzenia dokumentu potwierdzającego wynik pozytywnej weryfikacji	6640.2930.2020 8358 z dnia 23.12.2020

Jestem świadomy odpowiedzialności karnej za złożenie fałszywego oświadczenia.

podpis wykonawcy prac:

GEODETA UPRAWNIONY
GUGiK nr 6496
Grzegorz Kaja
tel. 602 62 26 86

- LEGENDA:
- w Ø160mm PE - projektowana sieć wodociągowa Ø 160mm PE
 - w Ø160mm PE - projektowane przejście pod jezdnią przewodu wodociągowego Ø160PE w rurze osłonowej Ø250
 - wl1 - projektowane przyłącza wodociągowe; PE
 - wl3 - projektowane przyłącza wodociągowe PE w rurze osłonowej
 - - - - - projektowana sieć wodociągowa wg odrębnego PB
 - ✕ ✕ - istn. sieć wodociągowa- do likwidacji
 - - - - - istniejące przyłącze wodociągowe
 - 27/4 - oznaczenie działki zajmowanej pod inwestycję
 - - - - - granica inwestycji
 - 12 4,51 - oznaczenie otworów geotechnicznych
 - - - - - rury ochronne typu "AROT"

UWAGA:
W przypadku stwierdzenia odchylenia od trasy istniejącego przewodu wodociągowego DN100 należy powiadomić nadzór autorski.

Średnice rur osłonowych:

- dla średnicy Ø32/3,0mm PE - rury TS Ø90/8,2mm HDPE
- dla średnicy Ø40/3,7mm PE - rury TS Ø110/10,0mm HDPE
- dla średnicy Ø50/4,6mm PE - rury TS Ø110/10,0mm HDPE
- dla średnicy Ø63/5,8mm PE - rury TS Ø125/11,2mm HDPE
- dla średnicy Ø160/9,5mm PE - rury TS Ø250/22,7mm HDPE

AQUA - PROJECT					
Zakład Inżynierii Wodno - Ściekowej w Bydgoszczy					
Inwestor: Zakład Wodociągów i Kanalizacji Sp. z o.o. ul. Parkowa 3; 86-100 Świecie			Data: 11.06.2021		Nr zlecenia: 831/2020
Objekt: Przewód wodociągowy w ul. Wojska Polskiego- etap II-odcinek od ul. Słonecznej do ul. Krótkiej- Świecie- Przechowo.			Faza: OZ	Skala: 1:500	Branża: Sanit.
Temat: OPRACOWANIE ZGŁOSZENIOWE			Nr rysunku: 2		
			Główny projektant: mgr inż. E. Smentek		
			Opracowała: mgr inż. M. Wardzińska		
			Sprawdziła: mgr inż. A. Pieniaszek		