


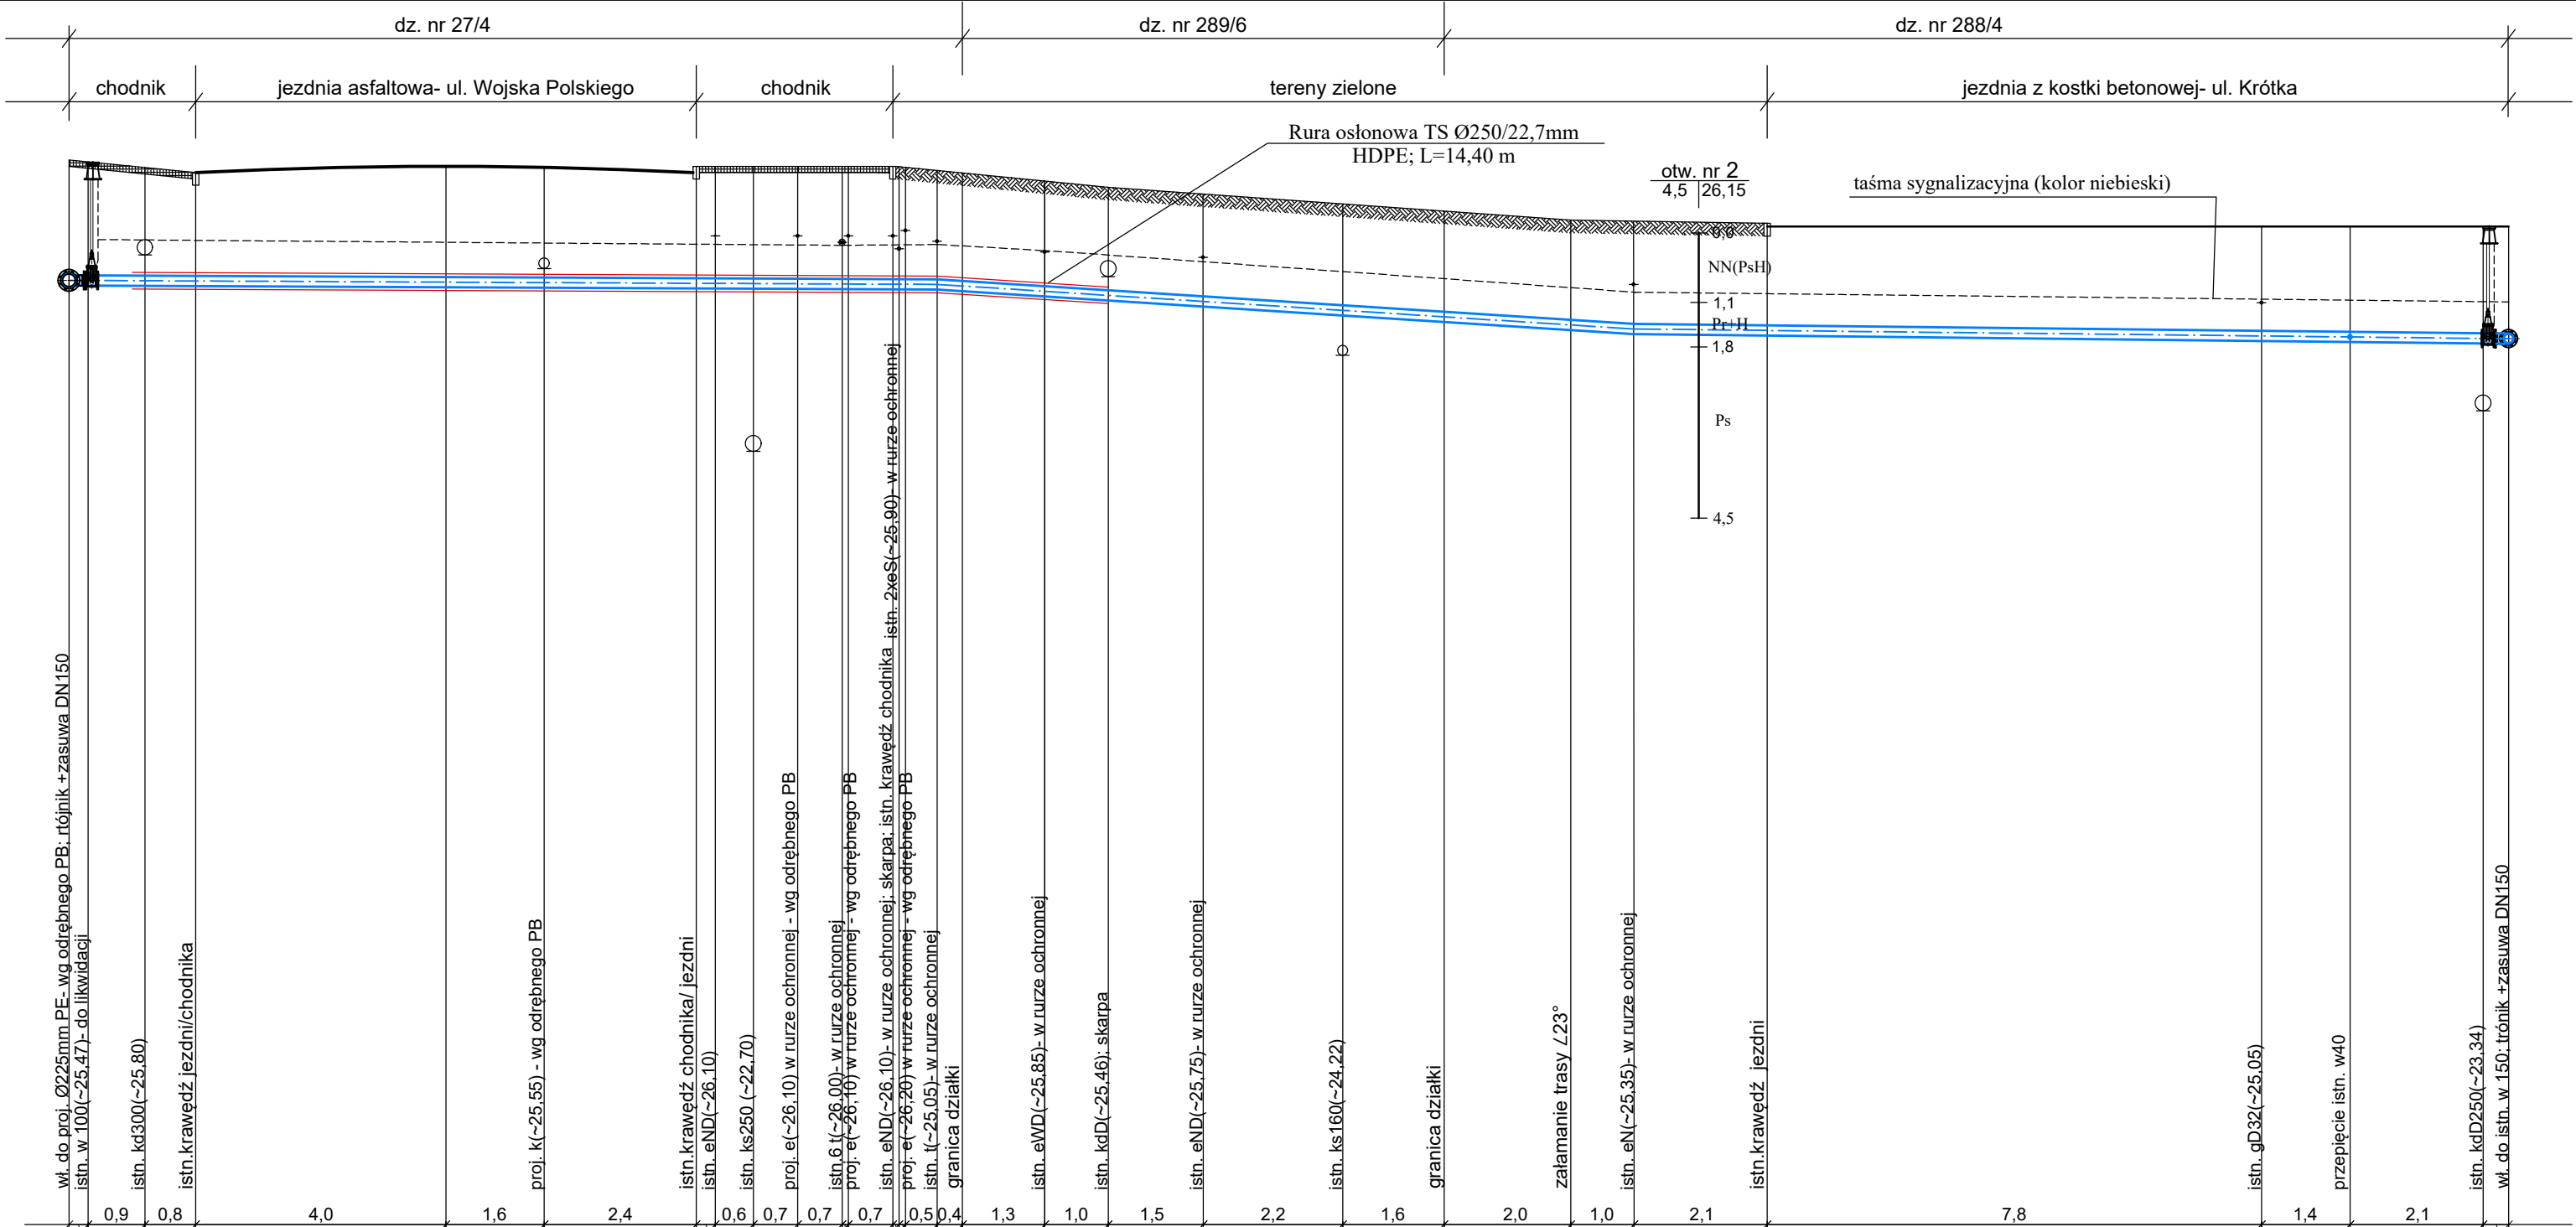

Pp. 10,00 m n.p.m.				
Rzędna terenu	27.30 27.27	27.18 27.10	27.20	26.25
Rzędna osi przewodu	25.40 25.40	25.39 25.39	25.36	24.48 24.48
Zagłębienie osi przewodu	1.90			1.77
Długość, spadek	L=13,7m	i=0,5‰	L=11,0m	i=11‰
Średnica, materiał	rury wodociągowe -ciśnieniowe Ø160/9,5mm PE-100, SDR17, PN10		rury wodociągowe -ciśnieniowe Ø160/9,5mm PE-100, SDR17, PN10	
Odległość	0.00	23,7	23.70	38.50
Oznaczenia	W1		Pz6	W1.1

- OZNACZENIA:
- W-1 — Węzeł połączeniowy proj. sieci wodociągowej
 - w19 — Proj. włączenie / przebiecie przyłącza wodociągowego
 - Pz6 — Załamanie trasy

- UWAGI:
- Przed przystąpieniem do robót, w miejscu skrzyżowań przewodu wodociągowego z istniejącym uzbrojeniem, należy wykonać wykop kontrolny, w celu ustalenia rzeczywistej rzędnej istniejącego uzbrojenia.
 - Istniejące kable energetyczne (przy skrzyżowaniu z projektowanym przewodem wodociągowym) osłonić rurami ochronnymi typu "AROT" o średnicach:
 - dla eNA, eN - Ø110;
 - dla eWA, eNSN - Ø160.
 - Taśma sygnalizacyjna (kolor niebieski) układana 0,5m nad przewodem; do górnej tworzącej przewodu wodociągowego mocować drut sygnalizacyjny DY6 (miedziany) z wyprowadzeniem do skrzynek do zasuw i hydrantów.

PPROFIL PODŁUŻNY SIECI WODOCIĄGOWEJ

Przewód wodociągowy w ul. Wojska-Polskiego- etap II- odcinek od ul. Słonecznej do ul. Krótkiej- Świecie- Przechowo.

SKALA 1:100

AQUA - PROJECT
Zakład Inżynierii Wodno - Ściekowej w Bydgoszczy

Inwestor:
Zakład Wodociągów i Kanalizacji Sp. z o.o.
ul. Parkowa 3; 86-100 Świecie

Data:
11.06.2021

Nr zlecenia:
831/2020

Obiekt:
Przewód wodociągowy w ul. Wojska Polskiego- etap II-odcinek od ul. Słonecznej do ul. Krótkiej- Świecie- Przechowo.

Faza:
OZ

Skala:
1:100

Branża:
Sanit.

Nr rysunku:
3

Temat:
OPRACOWANIE ZGŁOSZENIOWE

Główny projektant:
mgr inż. E. Smentek

Opracowała:
mgr inż. M. Wardzińska

Sprawdziła:
mgr inż. A. Pieniaszek